
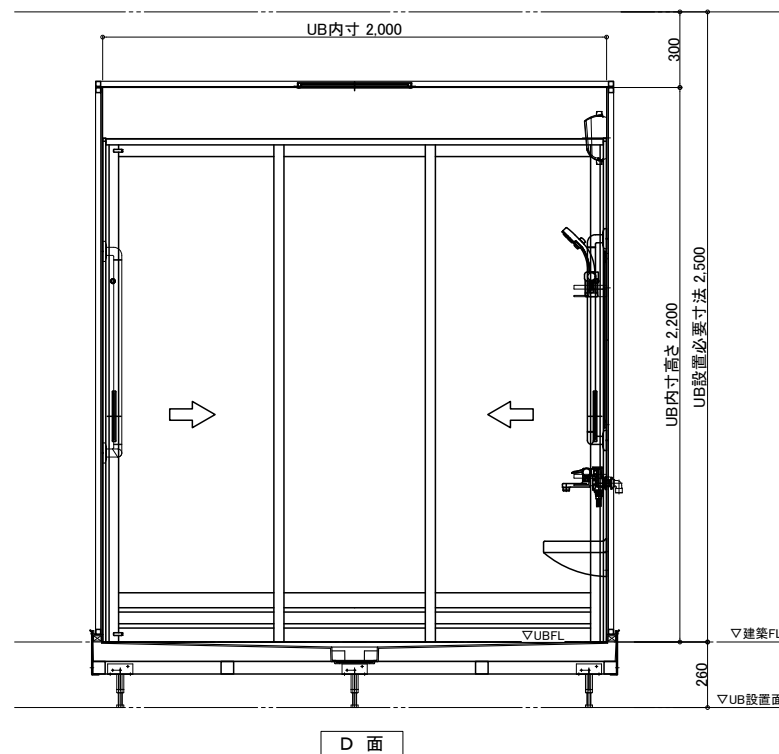


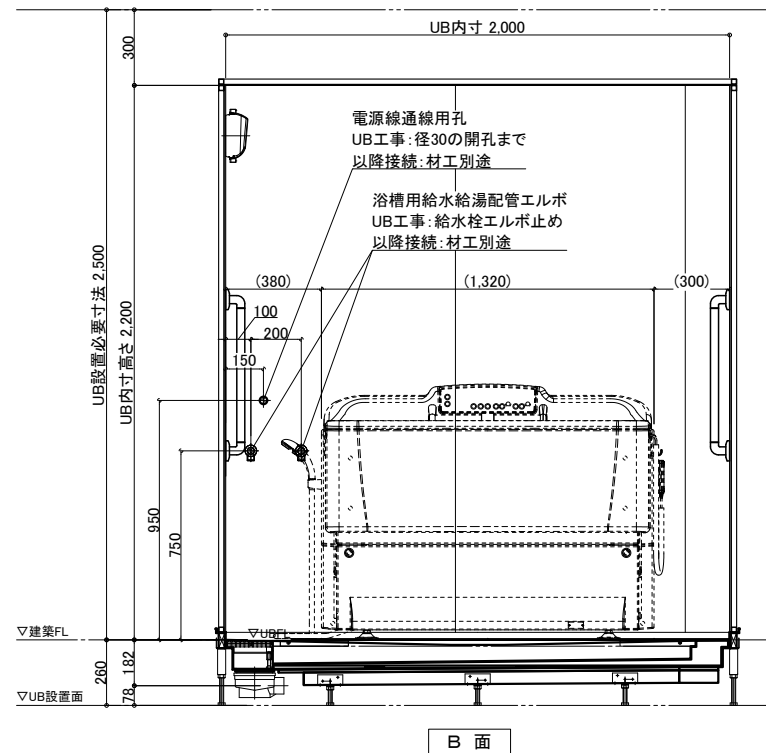

※ボランテ設置

タイワ化成株式会社

タイワ化成株式会社

物件名：

一受領印・

目付 2024.10.01


製品図

圖名	SXY-2024C01-I
----	---------------


U900 X801(V)L

U22 A -1

配管系統図／脚位置図

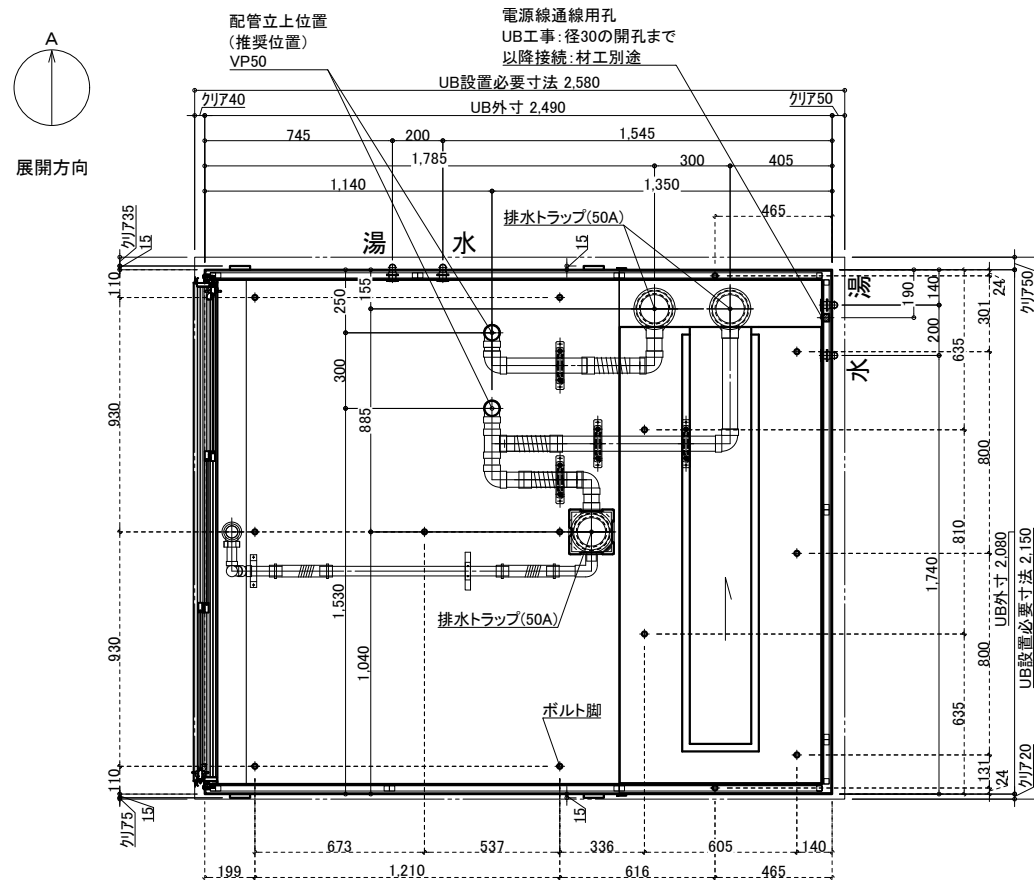

※付属の給水栓エルボ(下図参照)
を管に接続し調整可能な状態で
立ち上げて下さい。

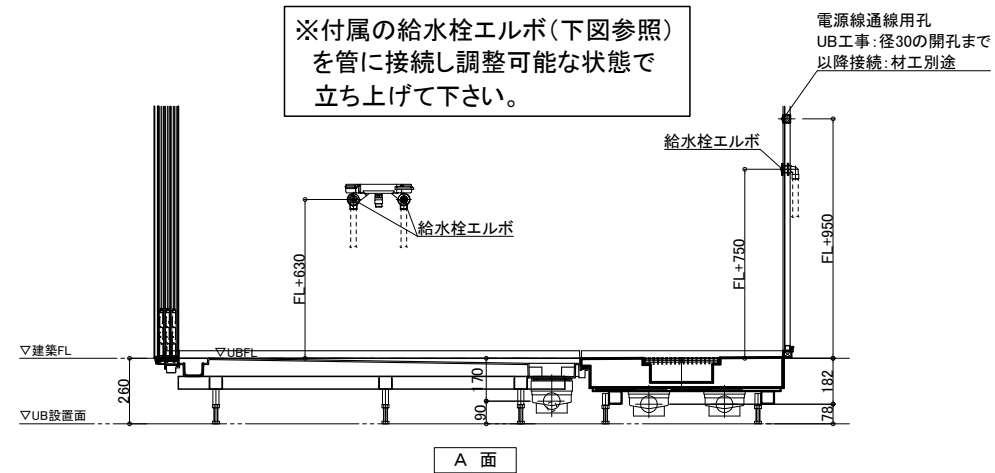

排水接続

*埋め込み必要
VP50 *2箇所

UB工事：
排水管をカットし、
高さ調整して接続

※配水管エルボを差し込むため、
配管周りの スラブを下げて
仕上げてください

▽UB設置面

配管立ち上げ例


※排水管立ち上げ位置は指定寸法で立ち上げてください

※排水管立ち上げ位置は防水パン
脚位置より逃げて立ち上げて下さい

3枚引戸


有效開口:1,194

ガラリ開口面積(cm2):325.7

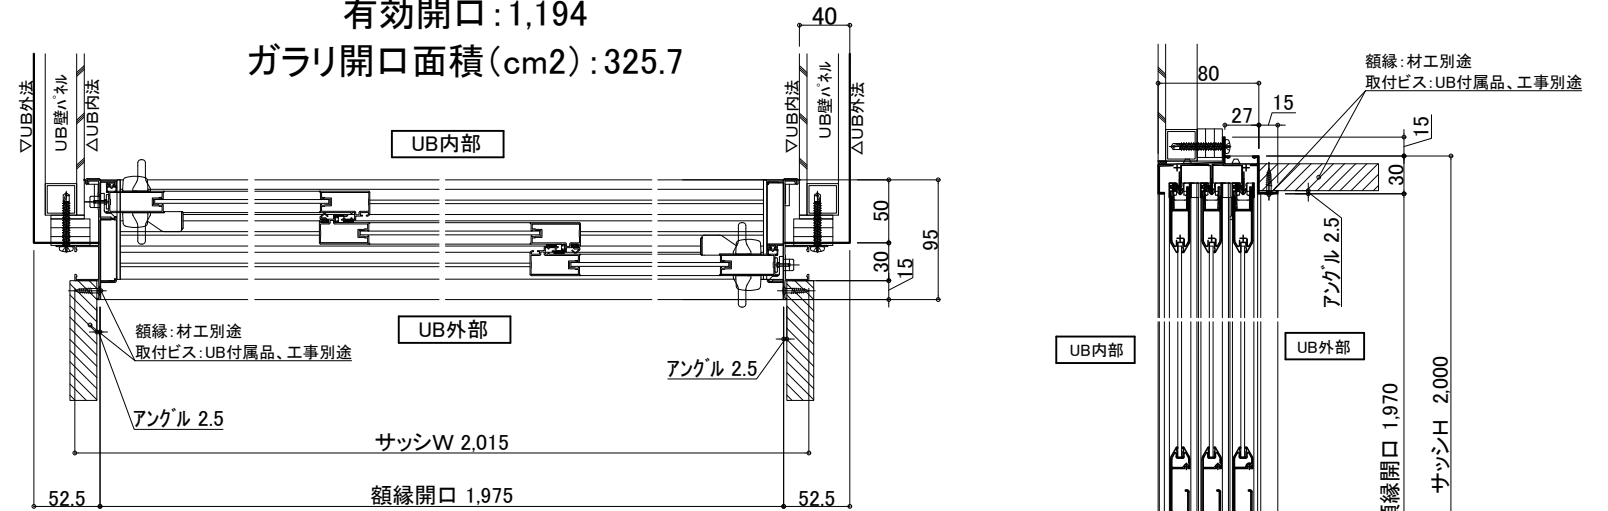

薄型照明


LED薄型照明
MA44S+LED
*2灯

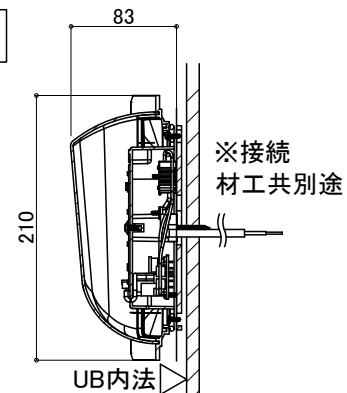

給水・給湯接続

- 一次側設備工事：
・給水管の立上（※樹脂管推奨）
・給水栓エルボとの事前接続工事

- UB工事:
・UB内へ引込

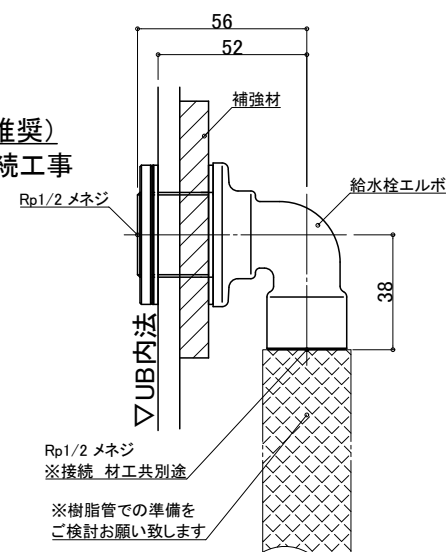

ナースコール

材工別途

設置の場合は位置・開口サイズをお知らせください

UB工事:壁パネル開口まで
以降全て一次側設備・電気工事

天井換氣扇

材工別途(オプションでの用意あり)

メーカー・品番・開口サイズをお知らせください

UB工事:天井パネル開口まで
以降全て一次側設備・電気工事

物件名:



—ご手配時の注意事項—

◎仕様をご確認の上、受領印と日付の記入をお願いします。


◎ご発注後の仕様変更につきましては、追加費用の発生となります。

◎上記に伴い、納期も変更になりますのでご注意ください。


—受領印—

縮尺
日付 2024.10.01

図名	設備図
	SYX-2024C01-L
図番	U900 X801(V)LS
	U22 A S-1

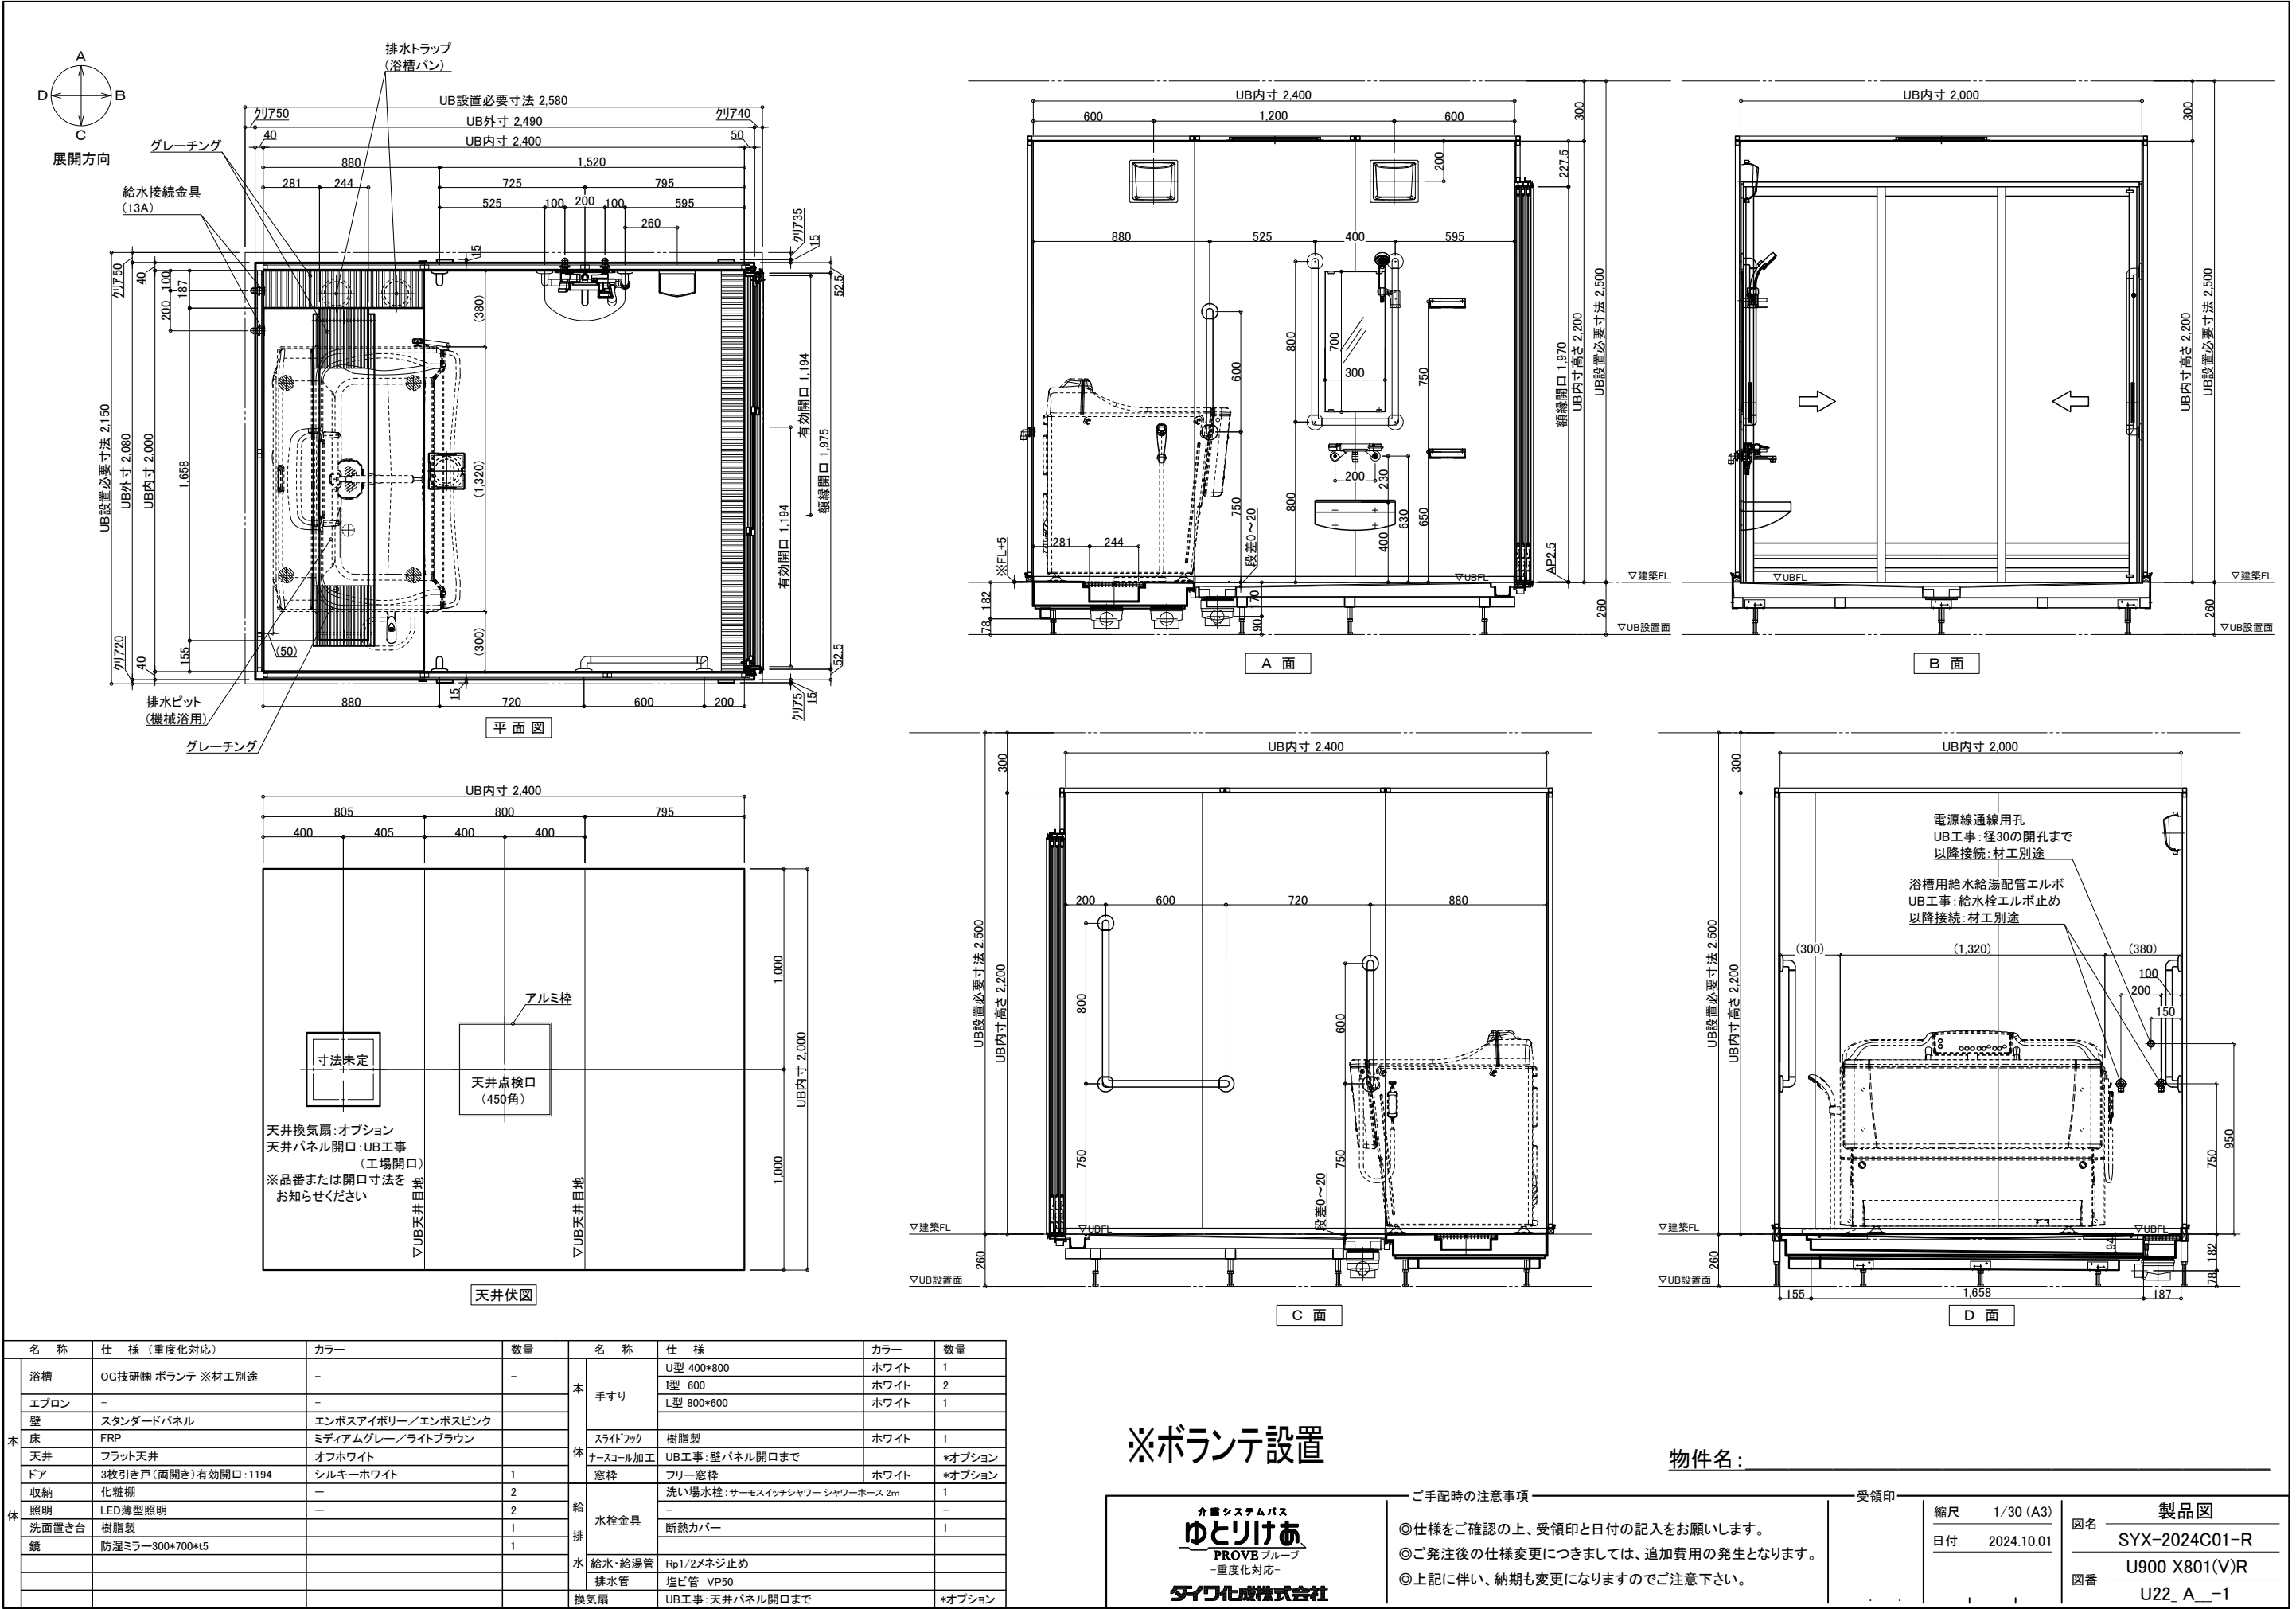


配管系統図／脚位置図

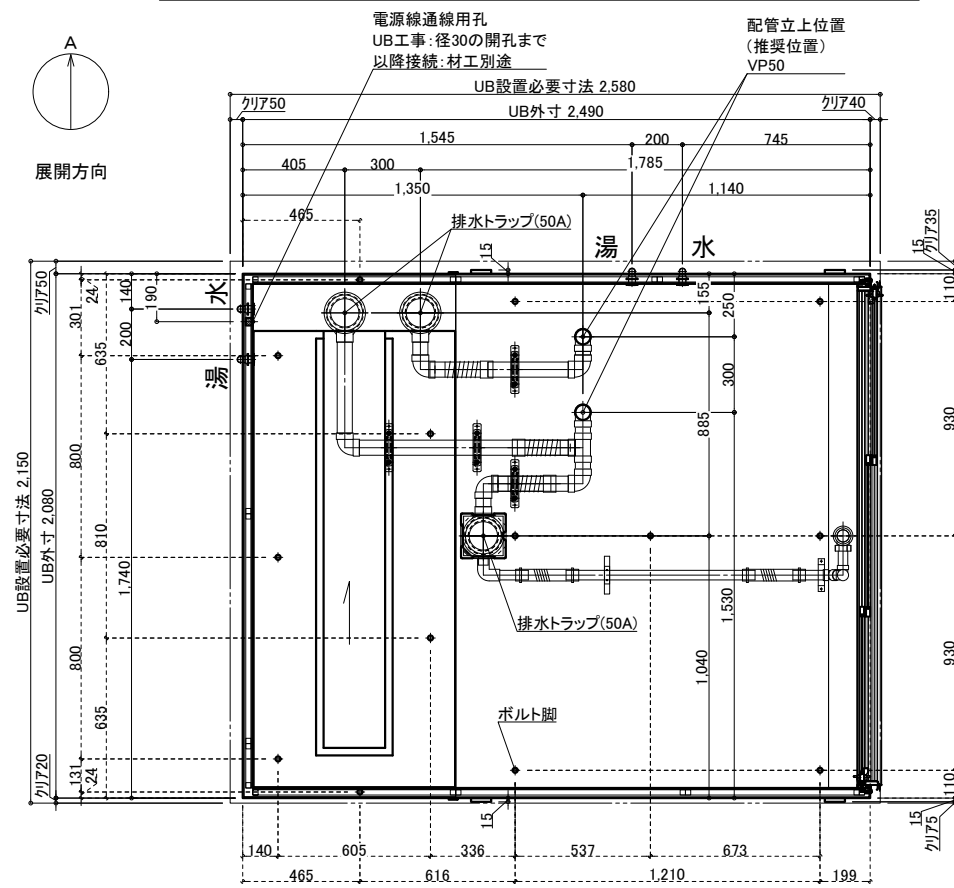


電源線通線用孔
UB工事: 径30の開孔まで
以降接続: 材工別途

※付属の給水栓エルボ(下図参照)
を管に接続し調整可能な状態で
立ち上げて下さい。

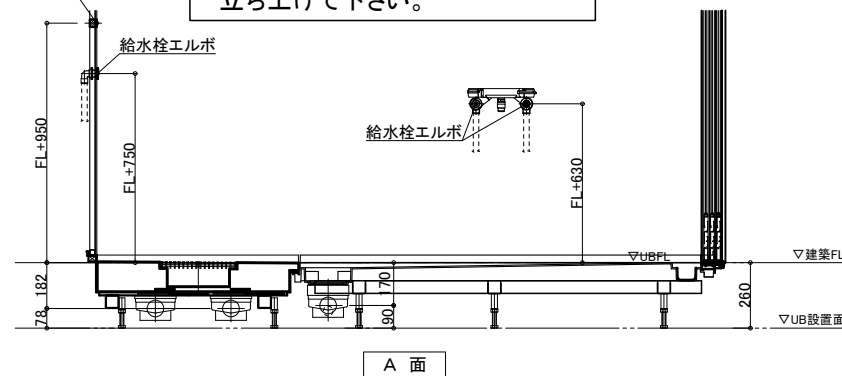

排水接続

*埋め込み必要
VP50 *2箇所

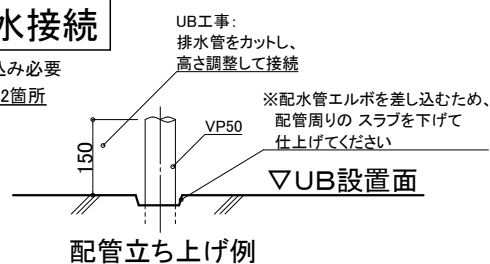

※排水管立ち上げ位置は指定寸法で立ち上げて下さい

※排水管立ち上げ位置は防水パン
脚位置より逃げて立ち上げて下さい


3枚引戸

有効開口: 1,194
ガラリ開口面積(cm²): 325.7



薄型照明


LED薄型照明
MA44S+LED
*2灯

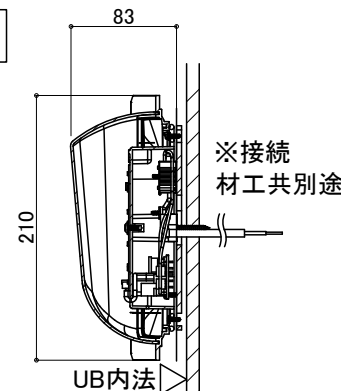

給水・給湯接続

- 一次側設備工事:
 - ・給水管の立上(※樹脂管推奨)
 - ・給水栓エルボとの事前接続工事

- UB工事:
 - ・UB内へ引込

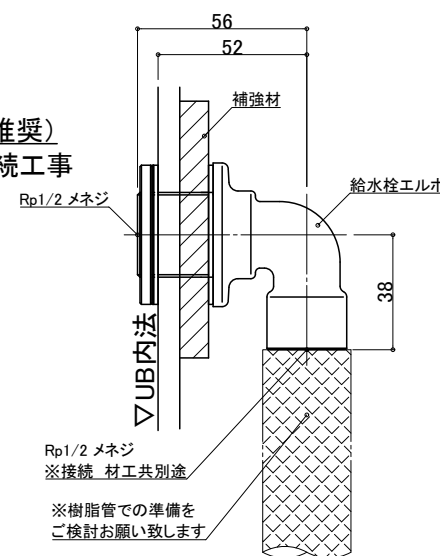

ナースコール

材工別途

設置の場合は位置・開口サイズをお知らせください

UB工事: 壁パネル開口まで
以降全て一次側設備・電気工事

天井換気扇

材工別途(オプションでの用意あり)

メーカー・品番・開口サイズをお知らせください

UB工事: 天井パネル開口まで
以降全て一次側設備・電気工事

物件名:

介護システムバス ゆとりけあ PROVEフループ -重度化対応- ダイワ化成株式会社	ご心配時の注意事項 ◎仕様をご確認の上、受領印と日付の記入をお願いします。 ◎ご発注後の仕様変更につきましては、追加費用の発生となります。 ◎上記に伴い、納期も変更になりますのでご注意ください。	受領印	縮尺 日付 2024.10.01	図名 設備図
				SYX-2024C01-R U900 X801(V)RS 図番 U22_A_S-1